


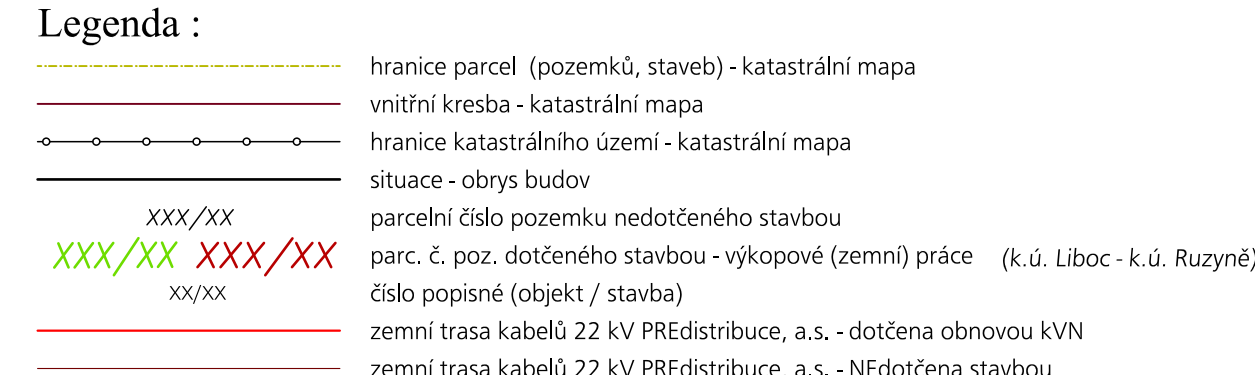

Stavbou dotčené komunikace a veřejně přístupné pozemky:
k.ú. **Liboc** (729795): 11, 12, 18/1, 1227/1, 1227/2, 1249/2, 1255/3, 1290
k.ú. **Ruzyně** (729710): 2131/2

3. Situace 1:500 s vyznačením stavby - kabelové trasy 22 kV
Obnova kabelů 22 kV PŘEdistribuce ve stávajících zemních kabelových trasách

PREdistribuce, a.s. společnost zapsaná v obchodní registru vedeném Městským soudem v Praze, oddiíl B, vložka 10558 IČ: 273 76 516 Svornosti 3199/19a 150 00 Praha 5		Projektant : Ing. Jiří KROUPA IČ: 493 60 812 Poděbradova 3213 272 01 Kladno M: 602 393 602 kroupakladno@seznam.cz DS: 8xy69nt		Ing. Jiří Kroupa IČ: 493 60 812 Poděbradova 3213, 272 01 Kladno 		
Praha 6 - Liboc, Ruzyňě Libocká, Ruzyňská Obnova kabelů 22 kV PREdistribuce, a.s. <i>k.ú. Liboc, Ruzyňě</i>				Stupeň PD : DOKUMENTACE K POVOLENÍ STAVBY		
				Datum : 01/2026		Výtisk č.:
				Měřítko : 1 : 500		
				Formát : A1 / 8x A4		
				Císlo listu / celkem : 1 / 1		
Název akce : ul. Ruzyňská, Libocká, obnova kabelů VN, S-155002		Císlo stavby PREdi - SPP : S-155002		Císlo směru : směr 222		
Stavebník : PREdistribuce, a.s. Svornosti 3199/19a, 150 00 Praha 5						