




PROFIL PRŮCHODU KOLEM SVO

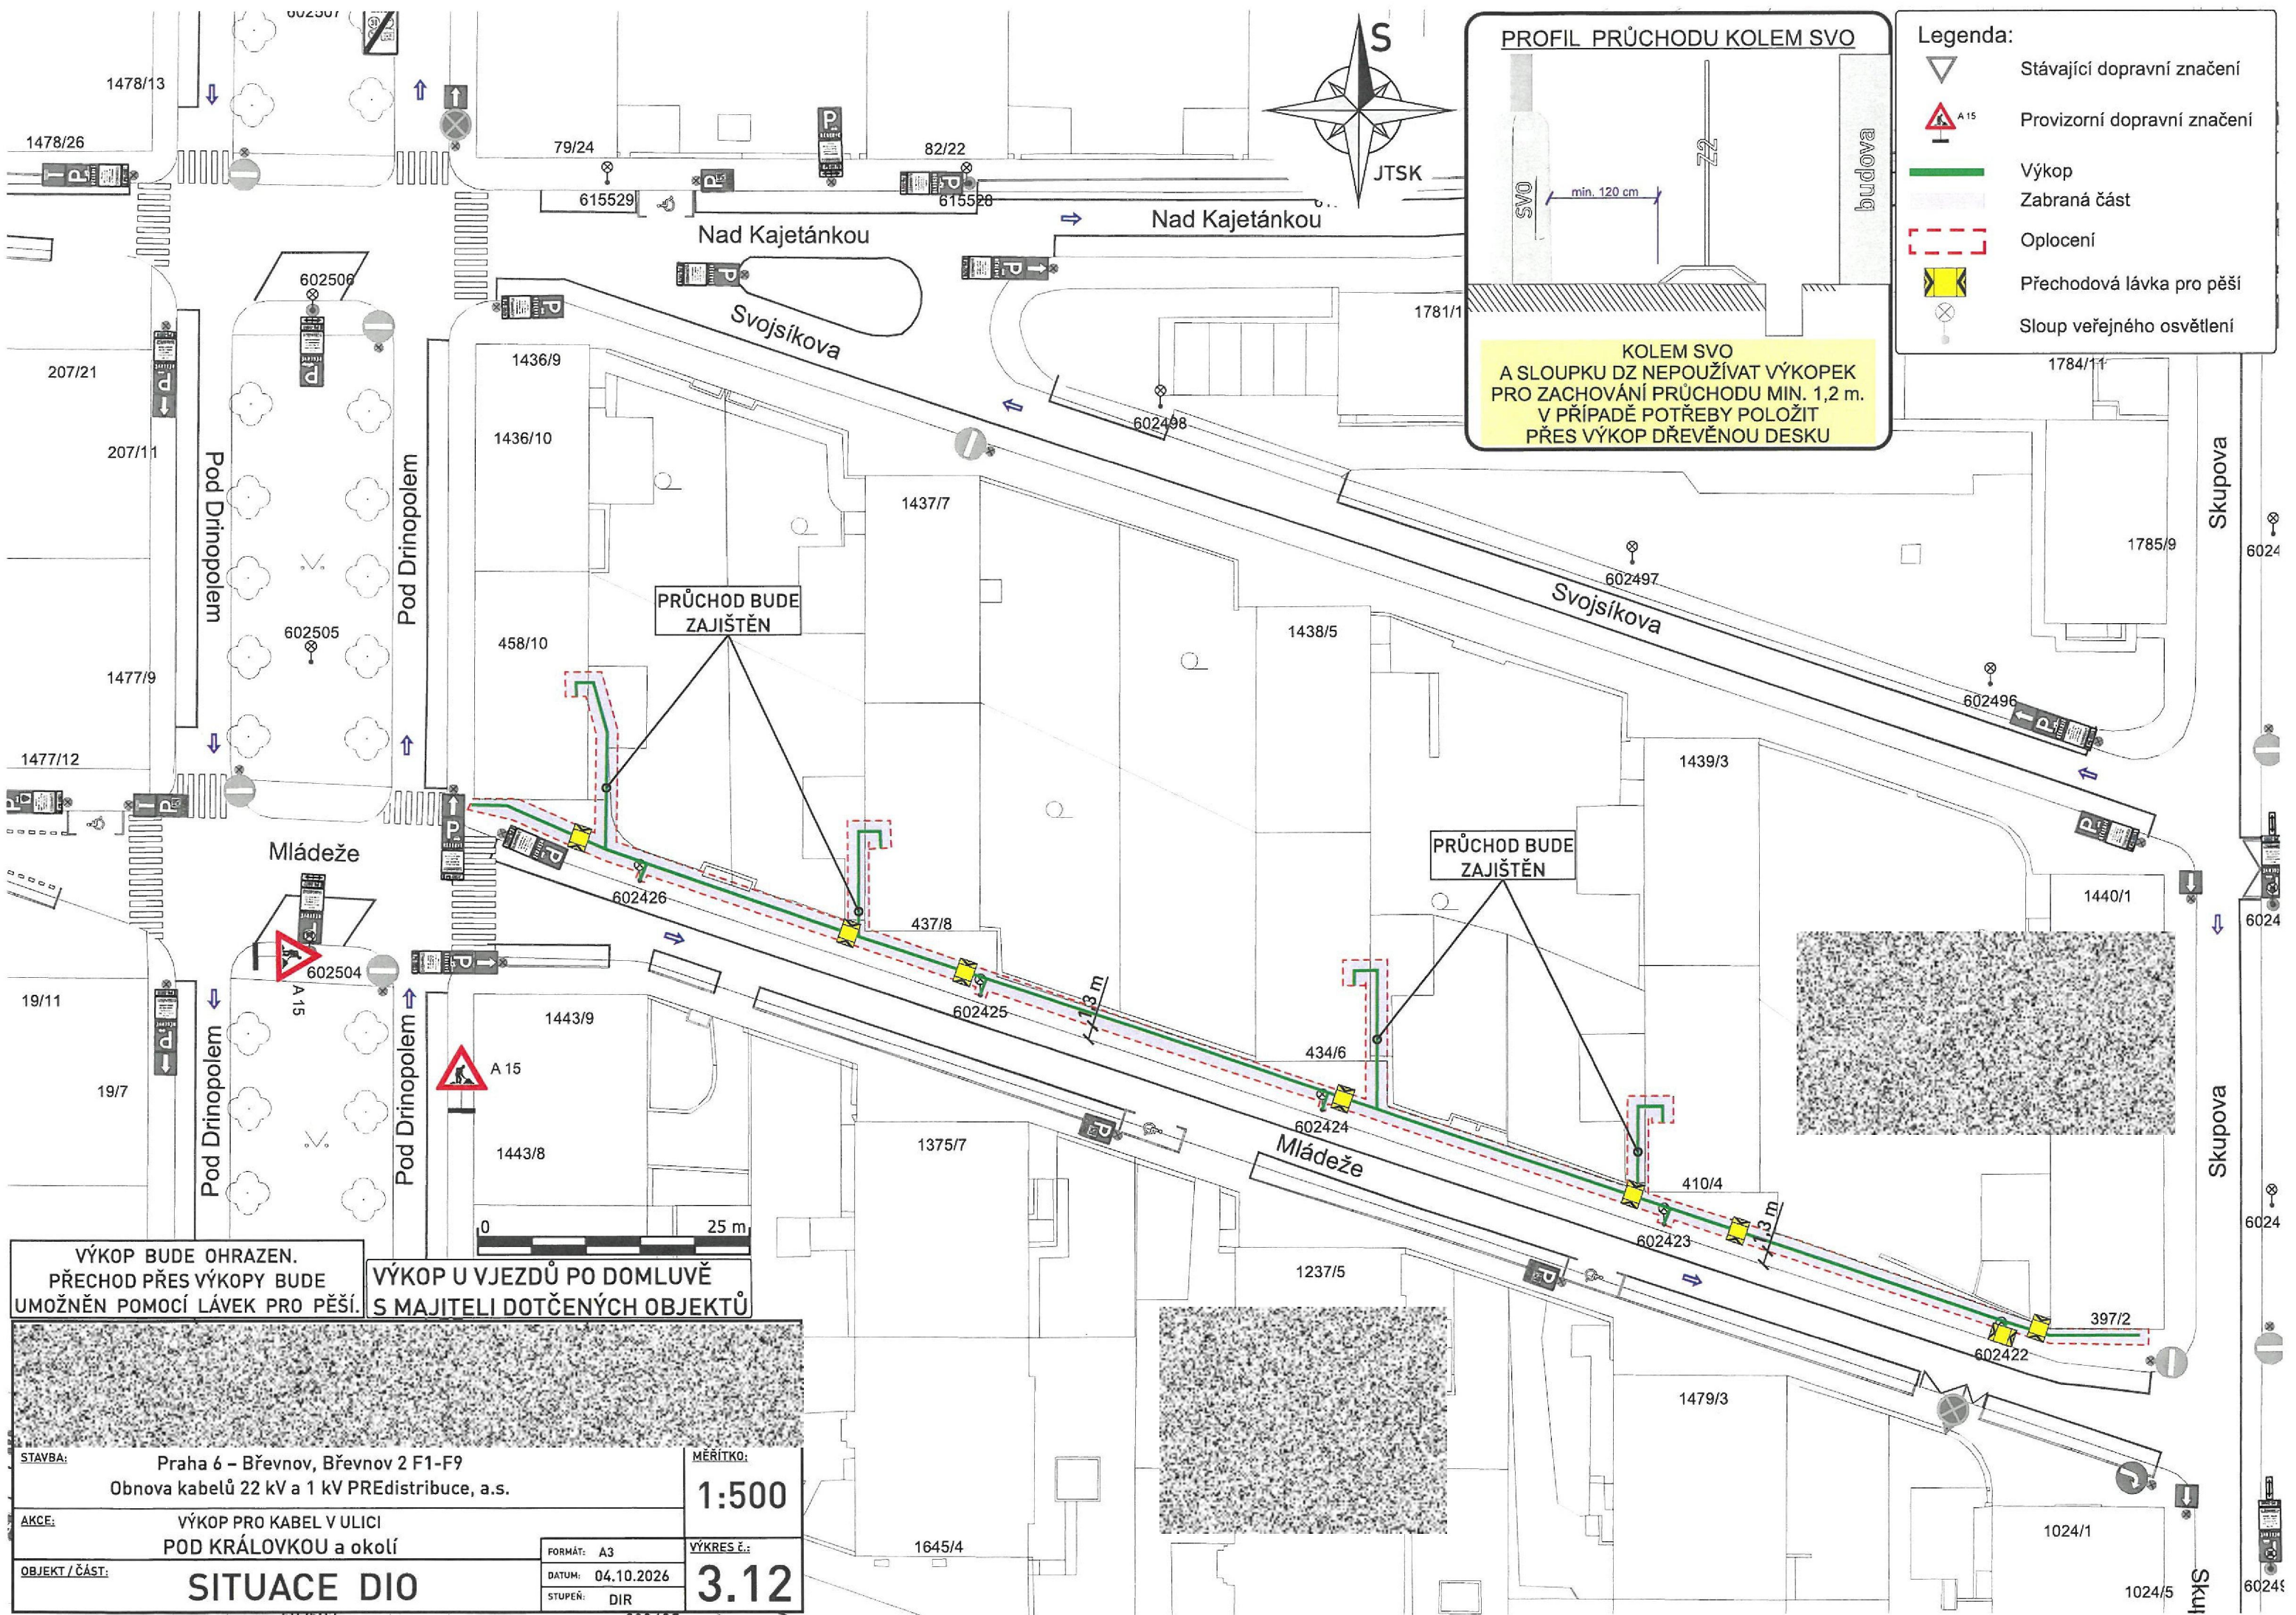

- Legenda:
- ▽ Stávající dopravní značení
 - △ A15 Provizorní dopravní značení
 - Výkop
 - Zabraná část
 - - - Oplocení
 - ▢ Přechodová lávka pro pěší
 - ⊗ Sloup veřejného osvětlení

PRŮCHOD BUDE ZAJIŠTĚN

PRŮCHOD BUDE ZAJIŠTĚN

VÝKOP BUDE OHRAZEN.
PŘECHOD PŘES VÝKOPY BUDE
UMOŽNĚN POMOCÍ LÁVEK PRO PĚŠÍ.

VÝKOP U VJEZDŮ PO DOMLUVĚ
S MAJITELI DOTČENÝCH OBJEKTŮ

STAVBA: Praha 6 - Břevnov, Břevnov 2 F1-F9 Obnova kabelů 22 kV a 1 kV PREdistribuce, a.s.		MĚŘÍTKO: 1:500
AKCE: VÝKOP PRO KABEL V ULICI POD KRÁLOVKOU a okolí		VÝKRES Č.: 3.12
OBJEKT / ČÁST: SITUACE DIO		FORMÁT: A3
		DATUM: 04.10.2026
		STUPEŇ: DIR