


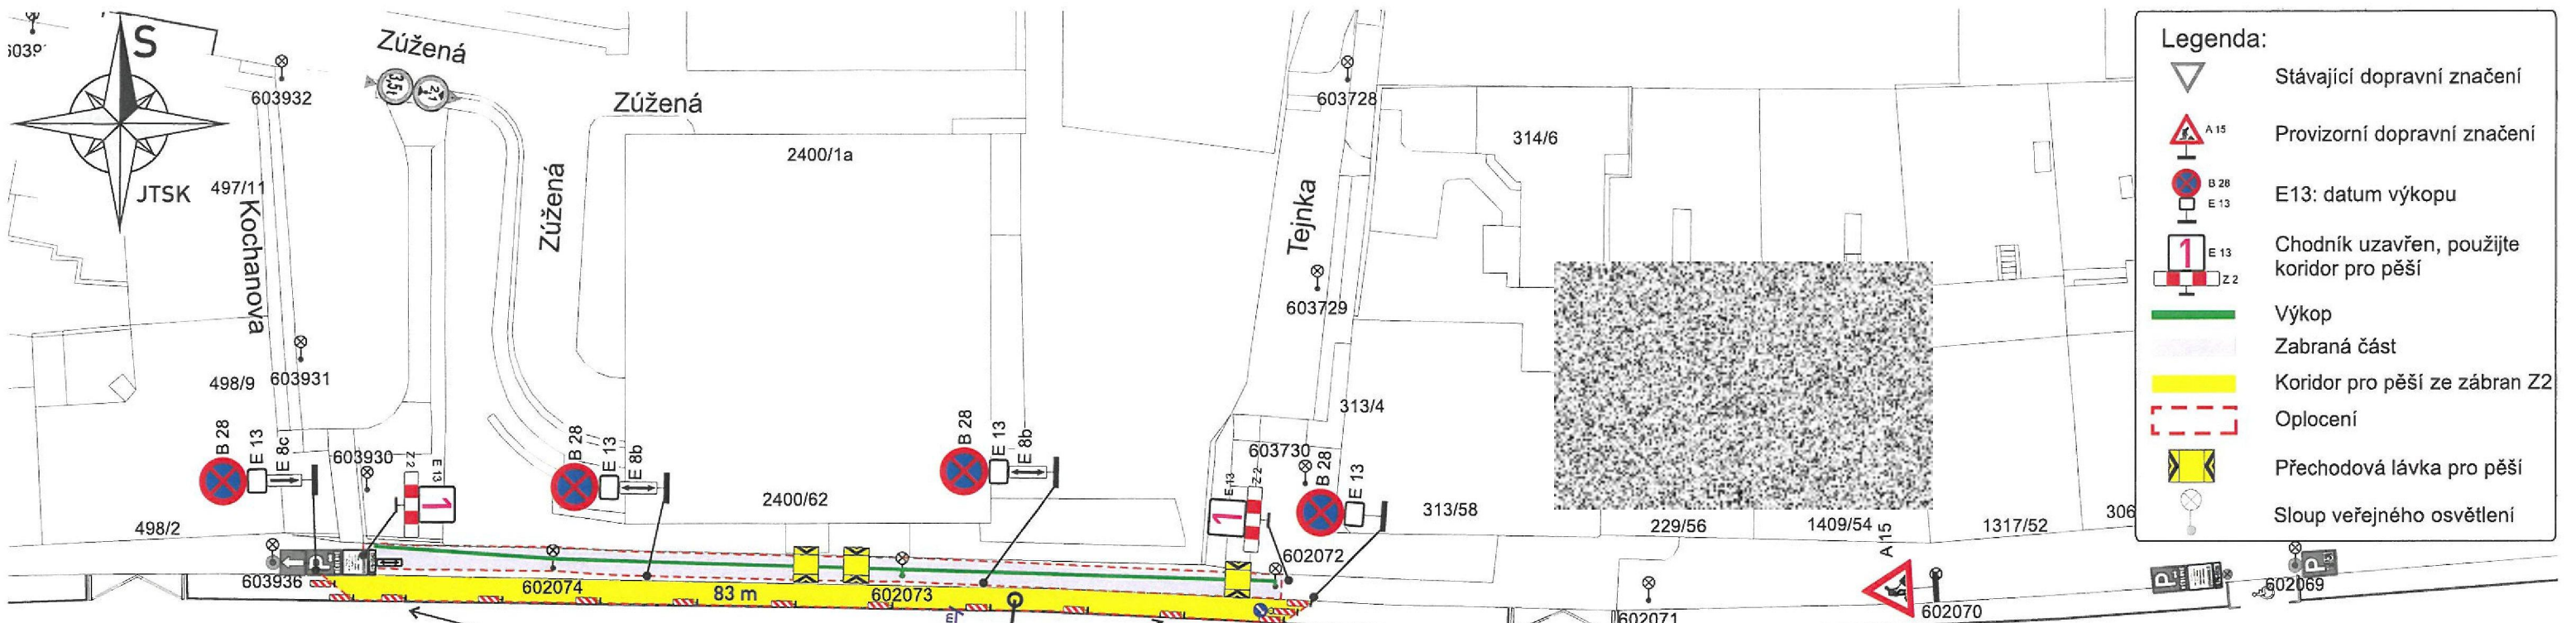

- Legenda:**
- ▽ Stávající dopravní značení
 - △ A15 Provizorní dopravní značení
 - ⊗ B28 E13 E13: datum výkopu
 - ⊞ E13 Chodník uzavřen, použijte koridor pro pěší
 - Výkop
 - ▨ Zabraná část
 - ▨ Koridor pro pěší ze zábran Z2
 - ▨ Oplocení
 - ▨ Přechodová lávka pro pěší
 - ⦿ Sloup veřejného osvětlení



VÝKOP BUDE OHRAZEN. PŘECHOD PŘES VÝKOPY BUDE UMOŽNĚN POMOCÍ LÁVEK PRO PĚŠÍ.

ZNAČKY B28 BUDOU OSAZENY 7 DNÍ PŘEDEM S VYZNAČENÝM DATUM PLATNOSTI ZÁKAZU

STAVBA: Modernizace sítě VO, lokalita P6 Břevnov 2		MĚŘÍTKO: 1:500	
AKCE: VÝKOP PRO KABEL V ULICI ŠLIKOVA		VÝKRES č.: 3.1	
OBJEKT / ČÁST: SITUACE DIO		FORMÁT: A3	DATUM: 06.10.2026
		STUPEŇ: DIR	

