


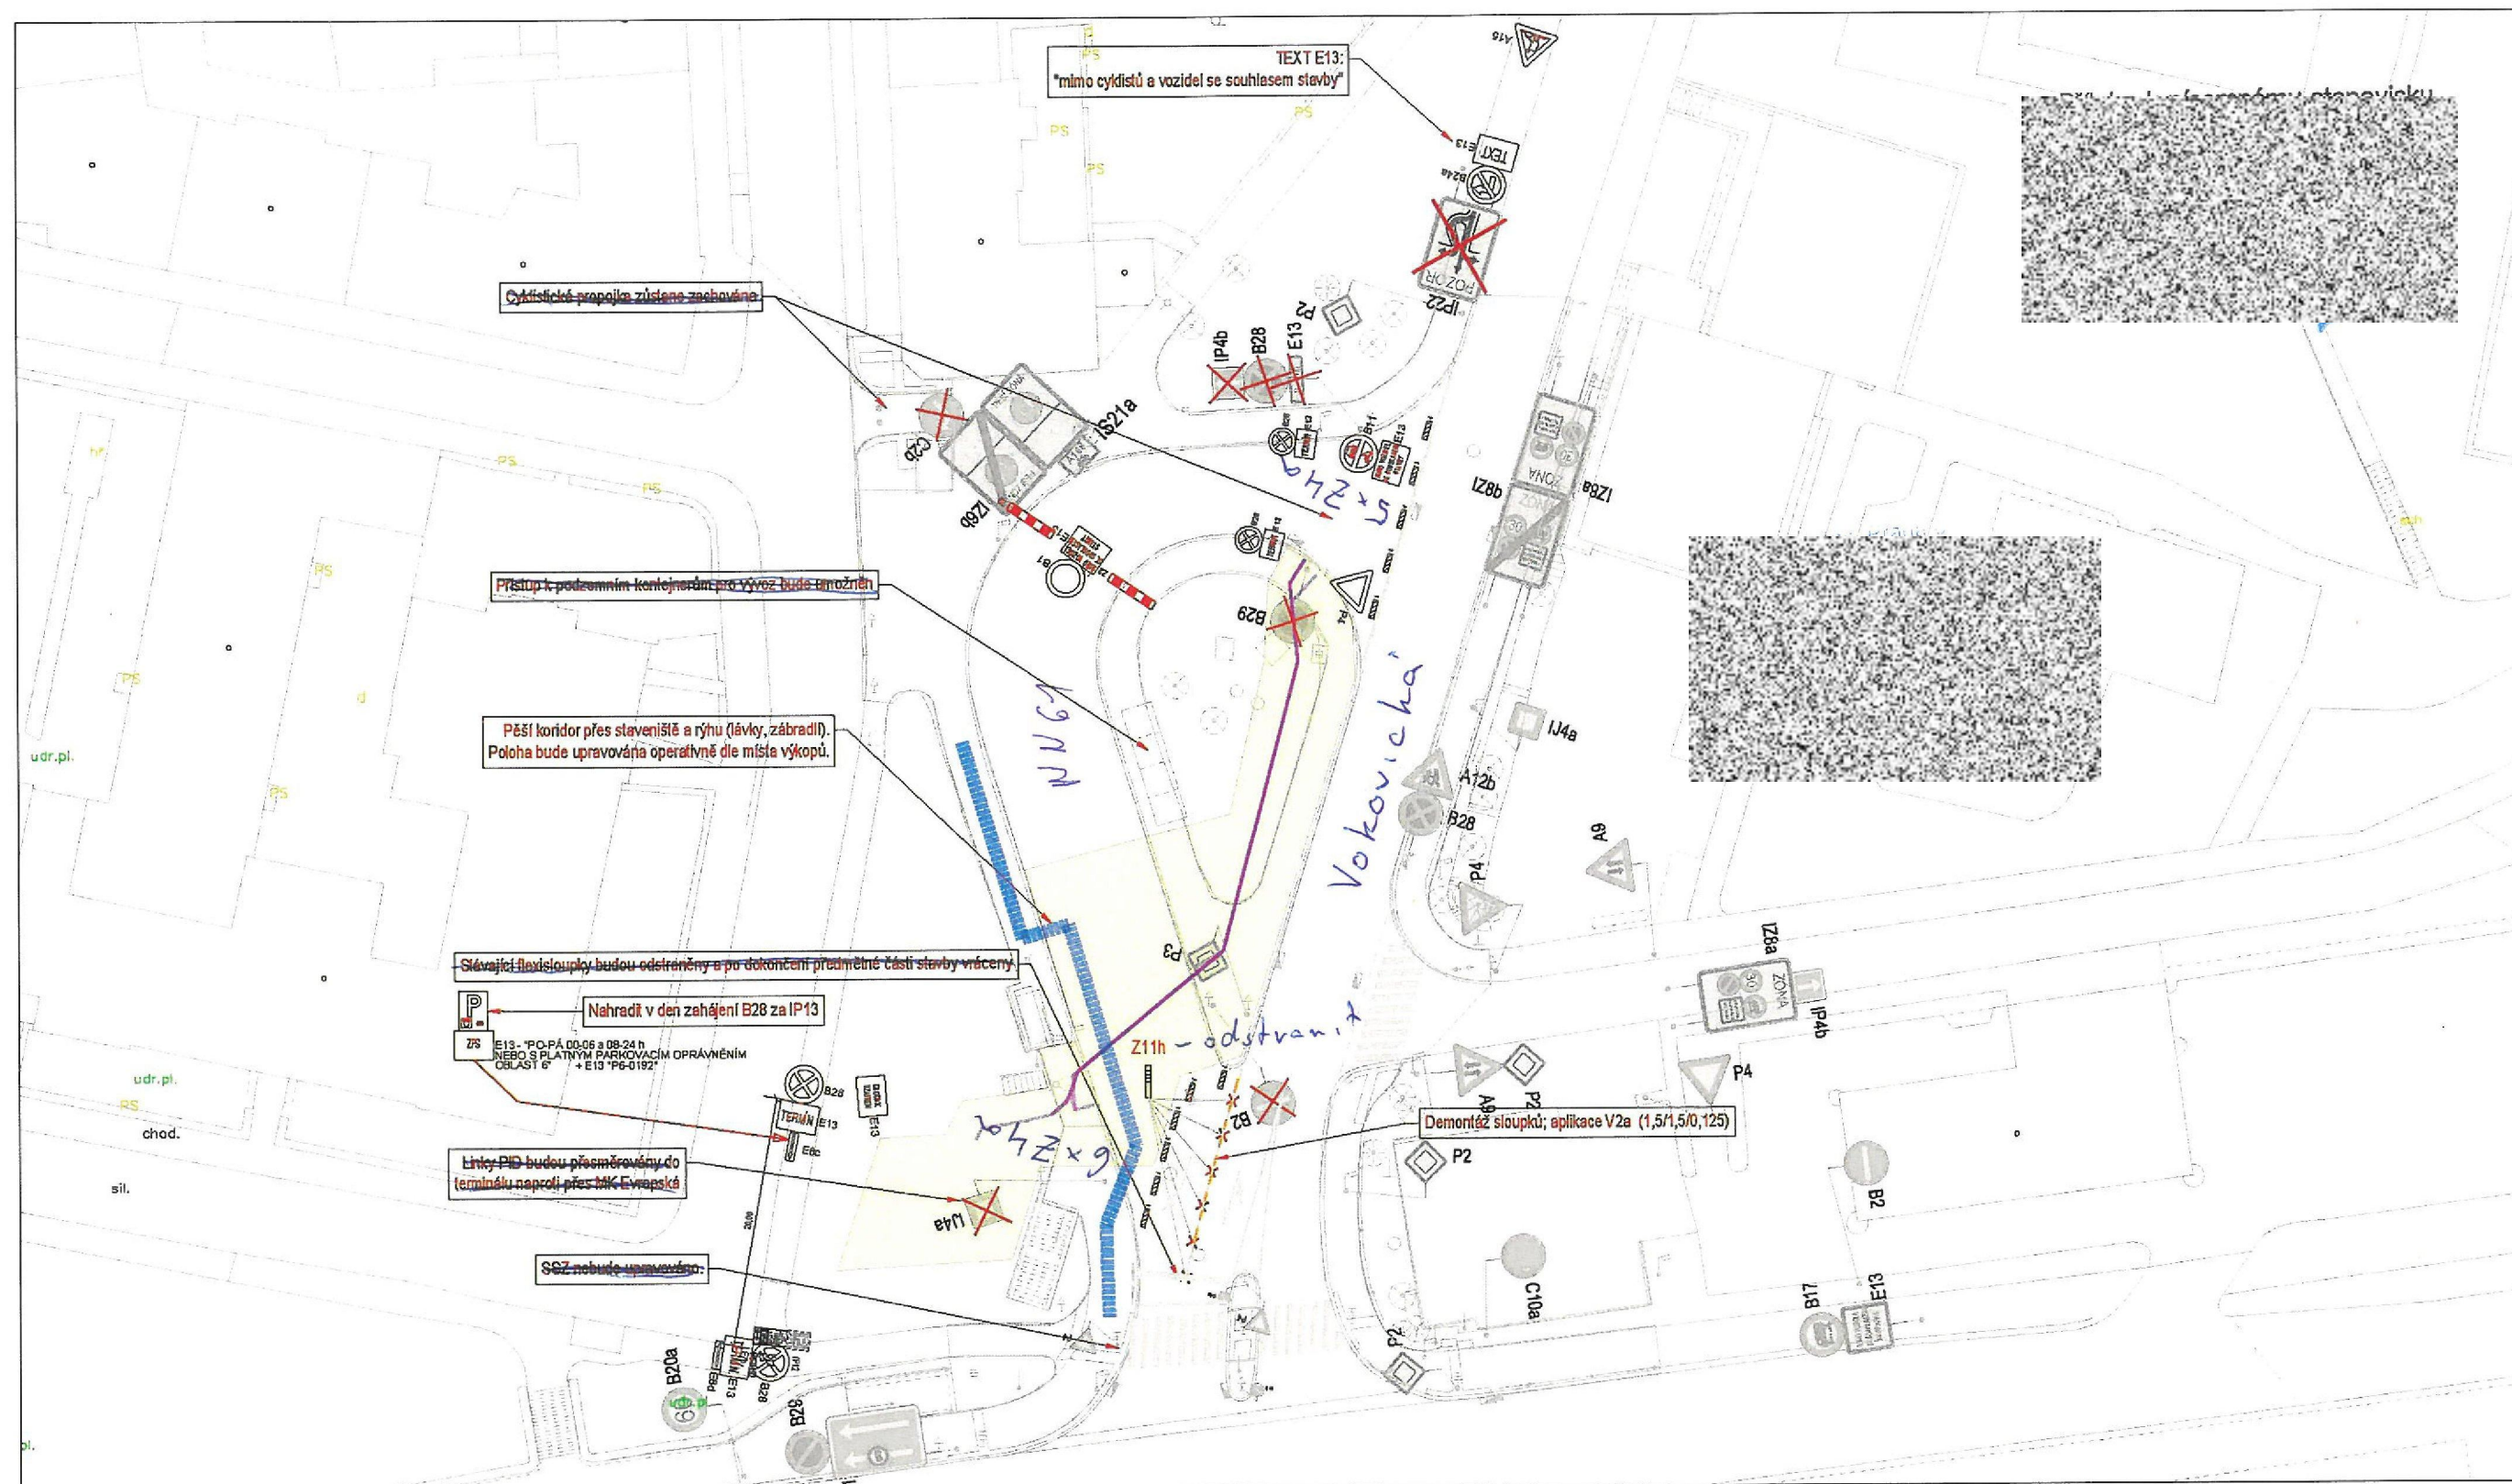

LEGENDA

STÁVAJÍCÍ SDZ

PŘECHODNÁ MÍSTNÍ ÚPRAVA SDZ

PŘECHODNÁ MÍSTNÍ ÚPRAVA RUŠENÉ SDZ

STÁVAJÍCÍ VDZ

PŘECHODNÁ MÍSTNÍ ÚPRAVA VDZ



Etapa 1.1 zajišťuje výkop kabelové trasy (cca 25 kabelových vedení) přes prostor obratiště bus (t.č. používaný i jako řadič pruh do navazující křižovatky). Prostor obratiště bude uzavřen. Linky využívající obratiště jsou dočasně přeměřovány do terminálu Nádraží Veleslavin.

Následovat bude zimní etapa s otevřenými spojkovišti v průběhu celé délky ul. Vokovická (bodová pracovní místa s minimálním omezením provozu). Rekonstrukce komunikace je předpokládána se zahájením stavební sezóny 2027.

DIO - Vokovická - E1.1 situace přechodné úpravy provozu


Vokovická – rozš. Křižovatky s ul. Evropskou, č. akce 999663

Investor: Technická správa komunikací hl. m. Prahy, a.s.; Zhotovitel: EUROVIA CZ a.s.

Zpracovatel: Dopravní a inženýrské projekty s.r.o. Martin Kubát

Měřítko: 1:500

Datum: 10/2026; rev.2026-10-14

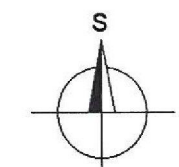

B.p.v.; JTSK

dip